



PIANTA PIANO DI IMPOSTA FONDAZIONE

Scala 1:100

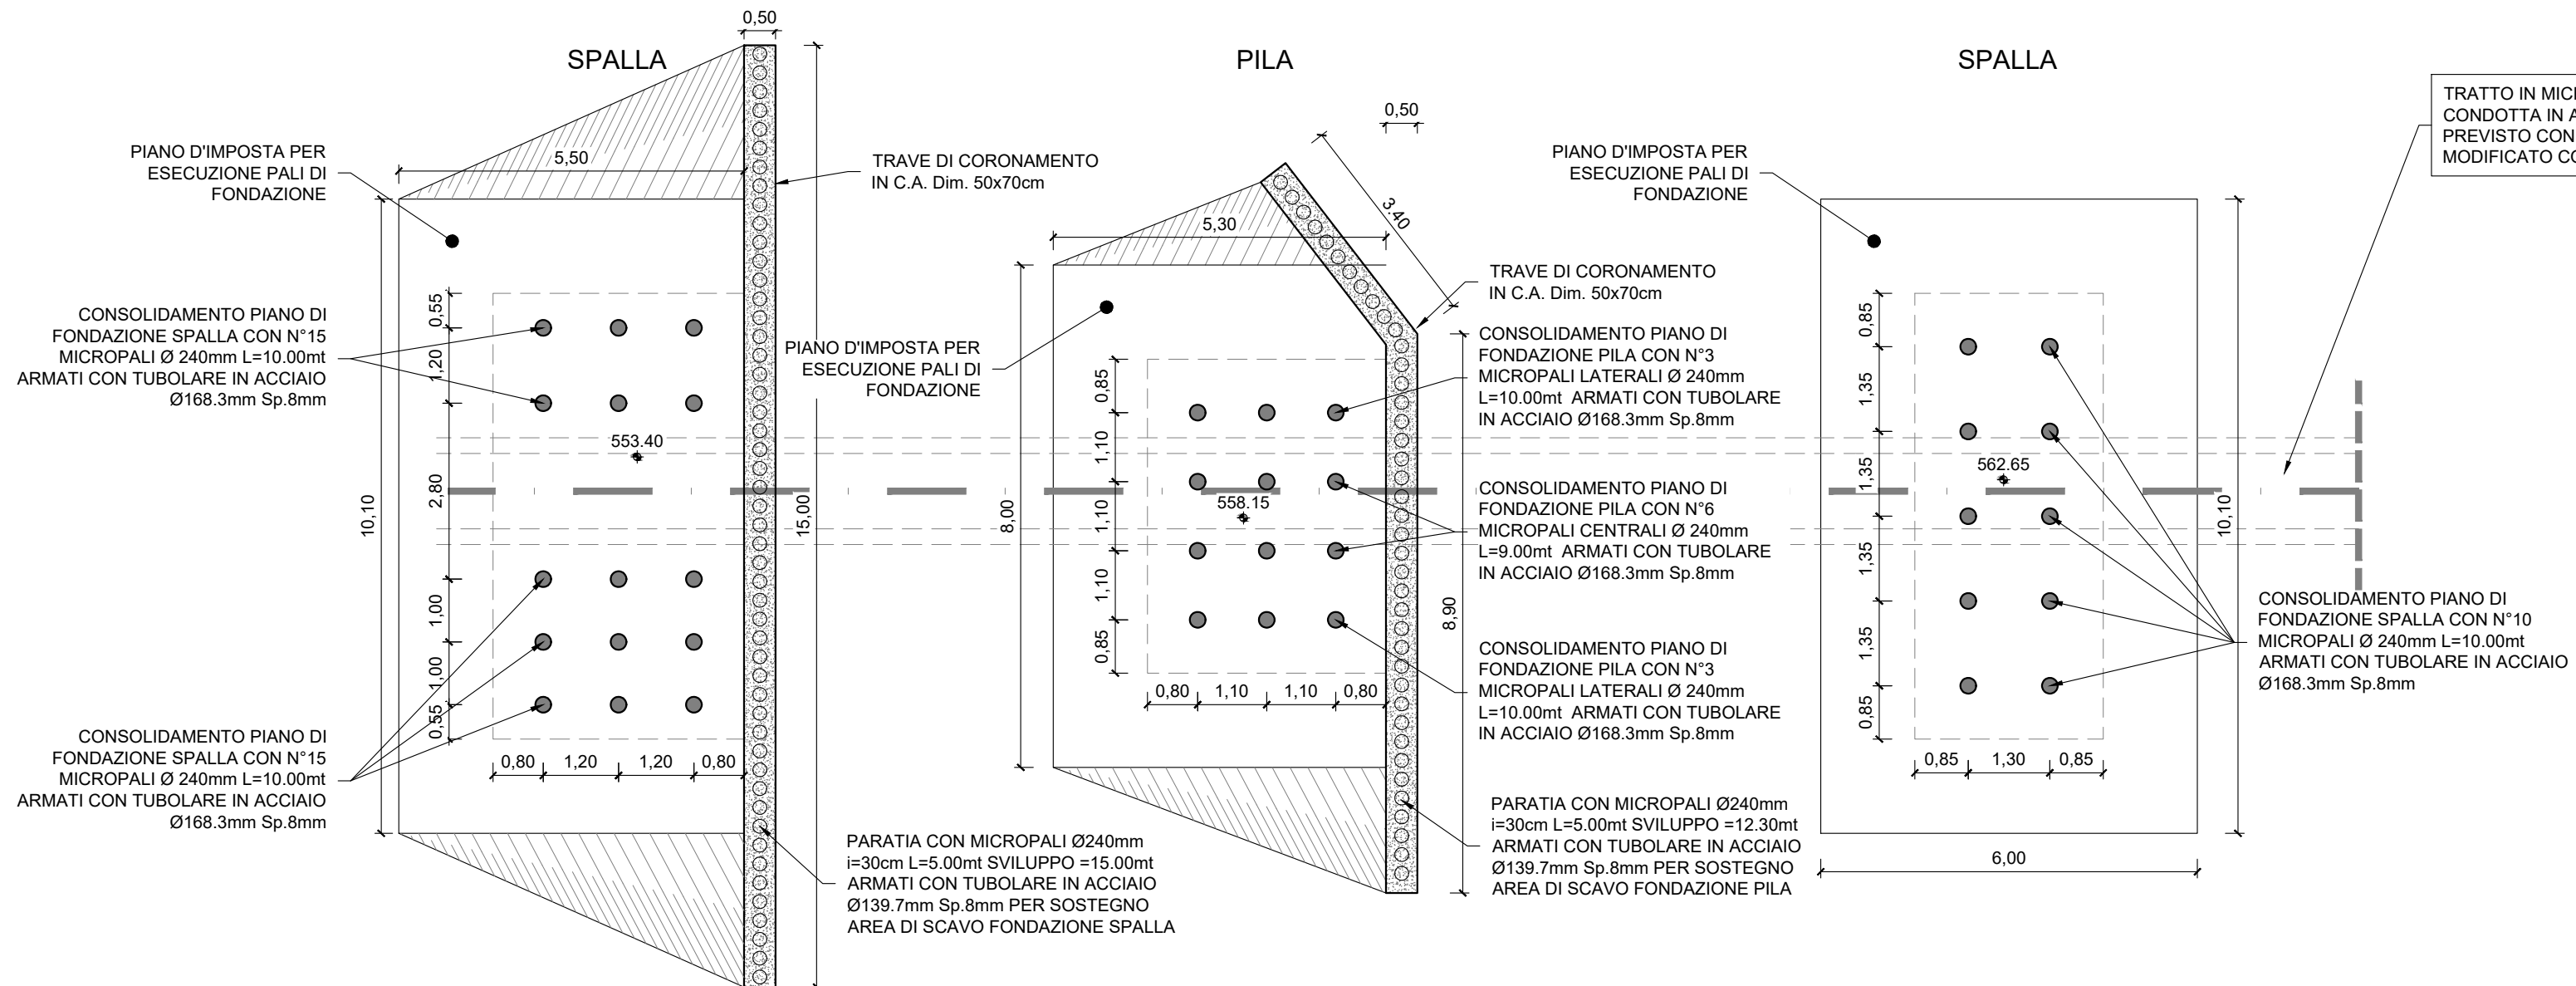


PIANTA SEZIONATA X-X A QUOTA 565.10

Scala 1:100

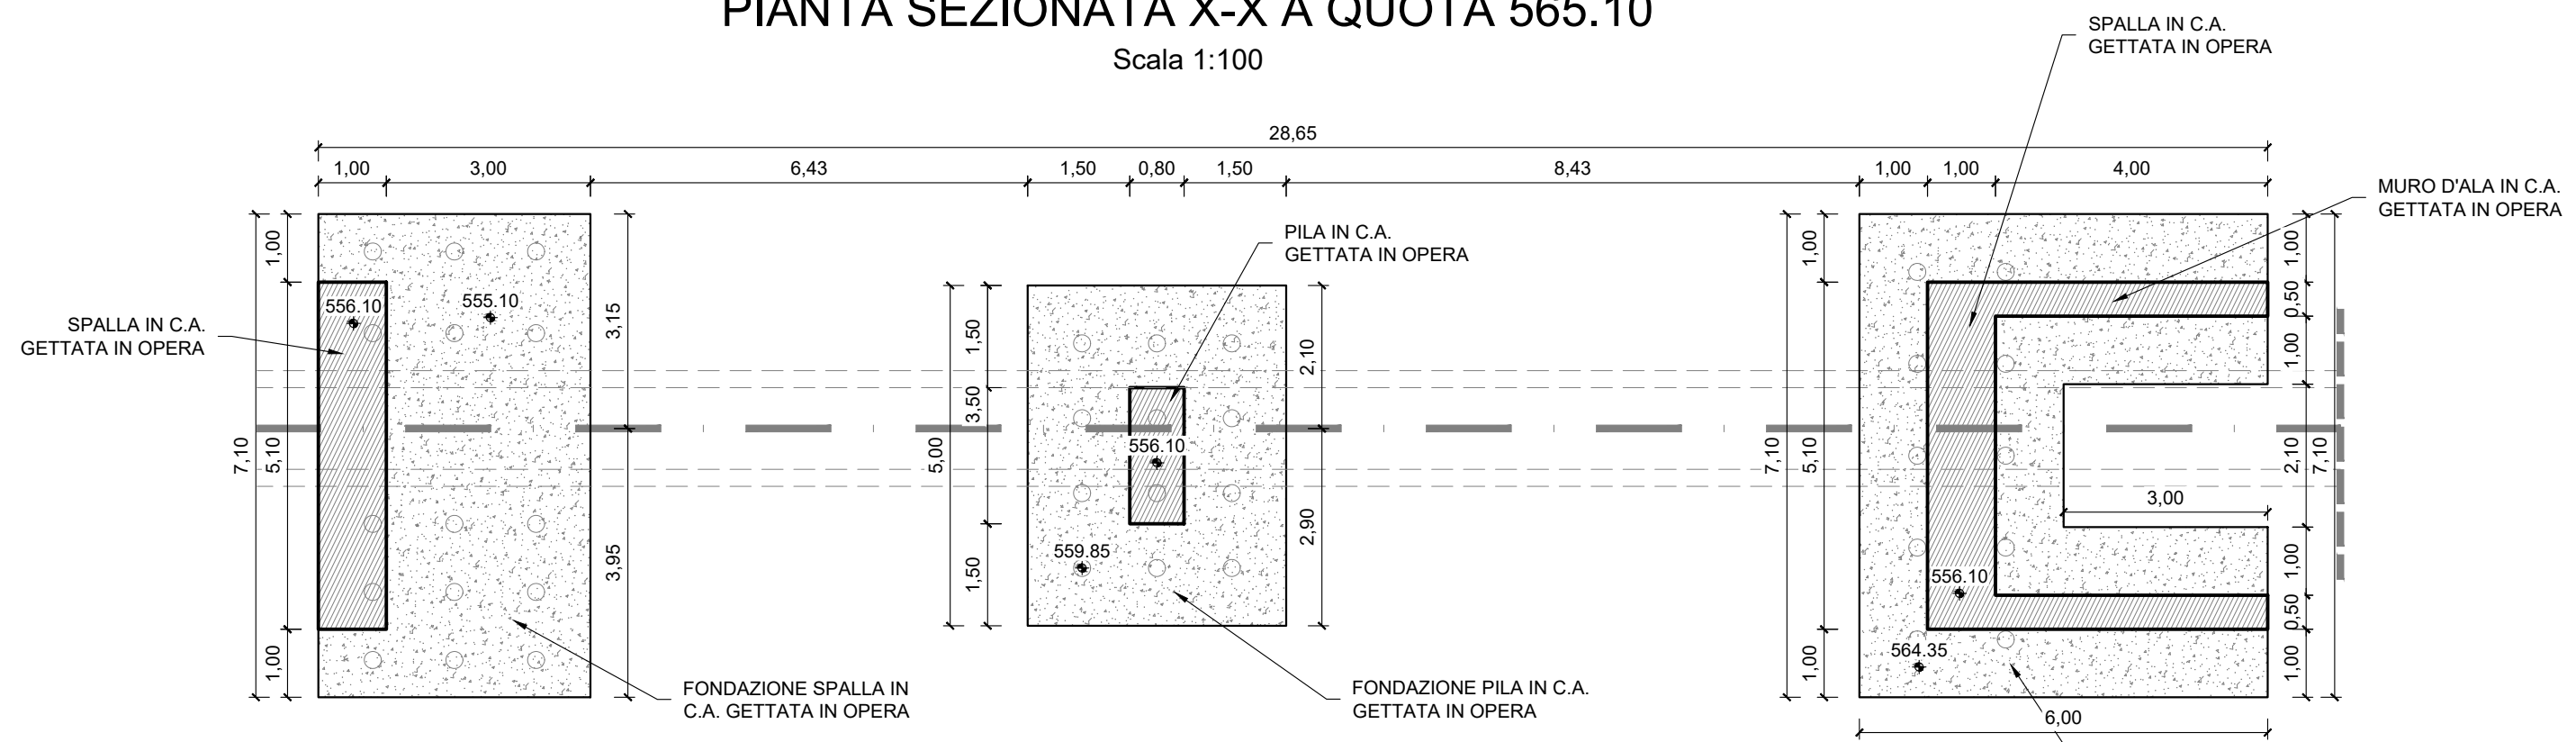

PIANTA POSIZIONAMENTO APPOGGI


Scala 1:100

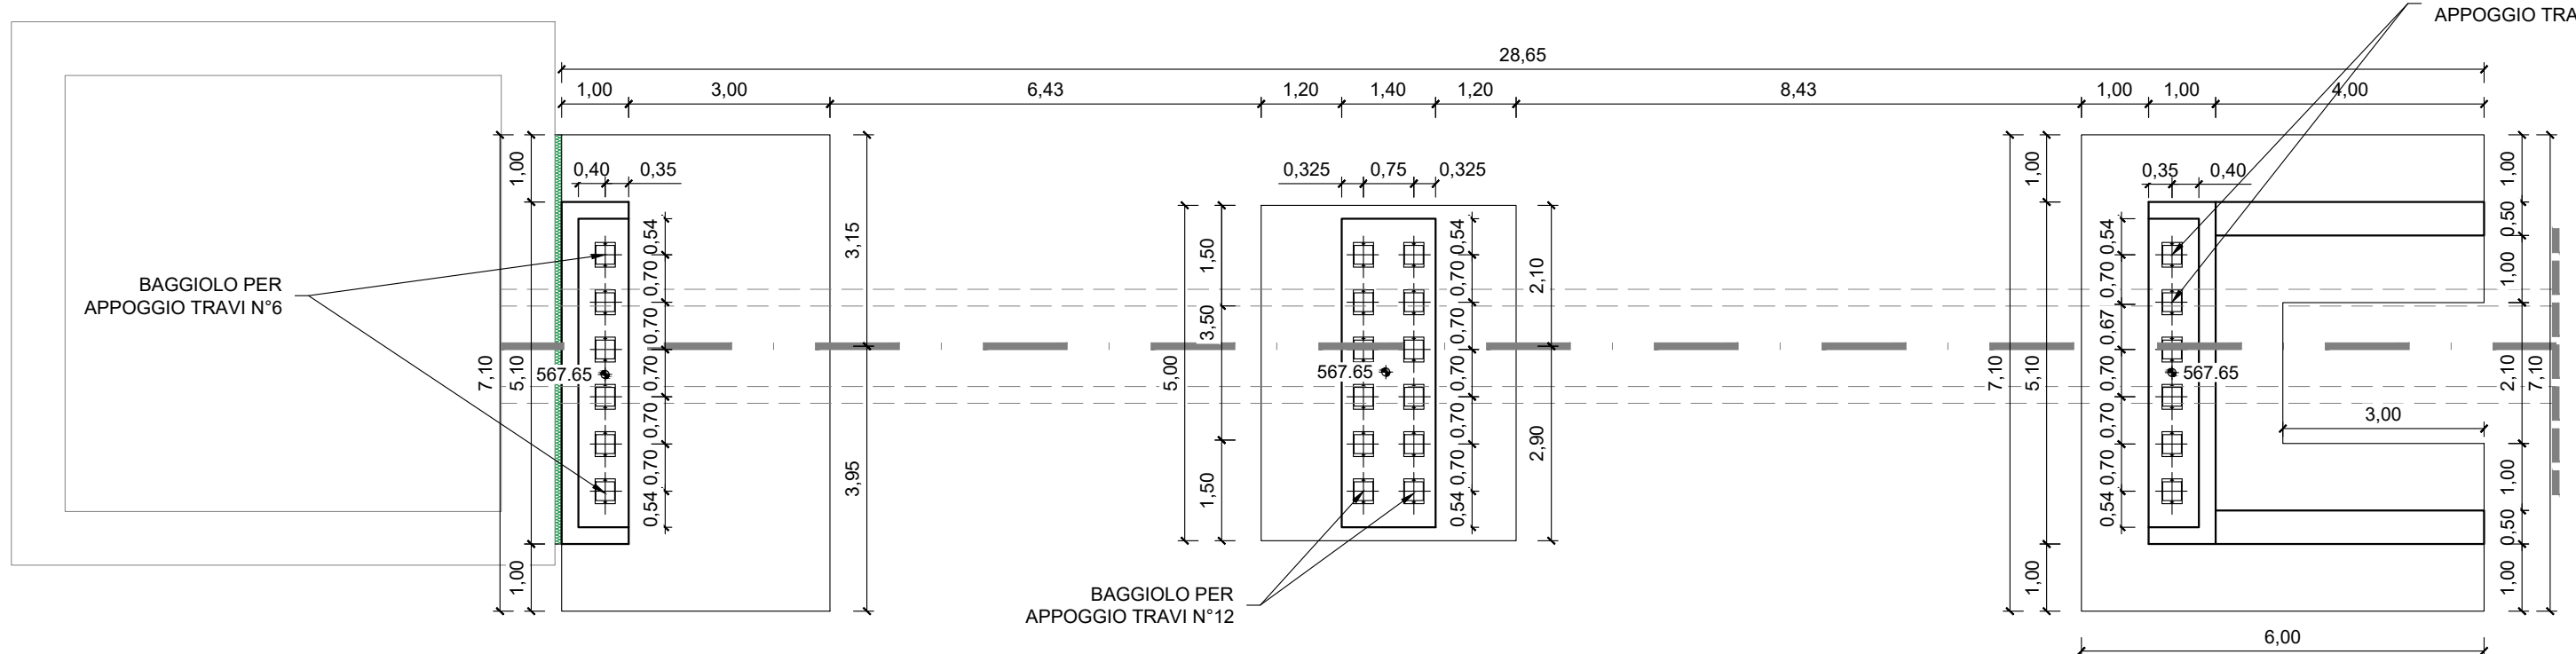


N° 12 TRAVI H=45 L=1200 cm
N° 24 APPARECCHI D'APPOGGIO TIPO ELASTOFIP EF 50-5
N° 24 CONTROPIASTRE SUPERIORI PER APPOGGI DA INSERIRE NELLA TRAVI PREFABBRICATE

PIANTA POSIZIONAMENTO TRAVI

Scala 1:100

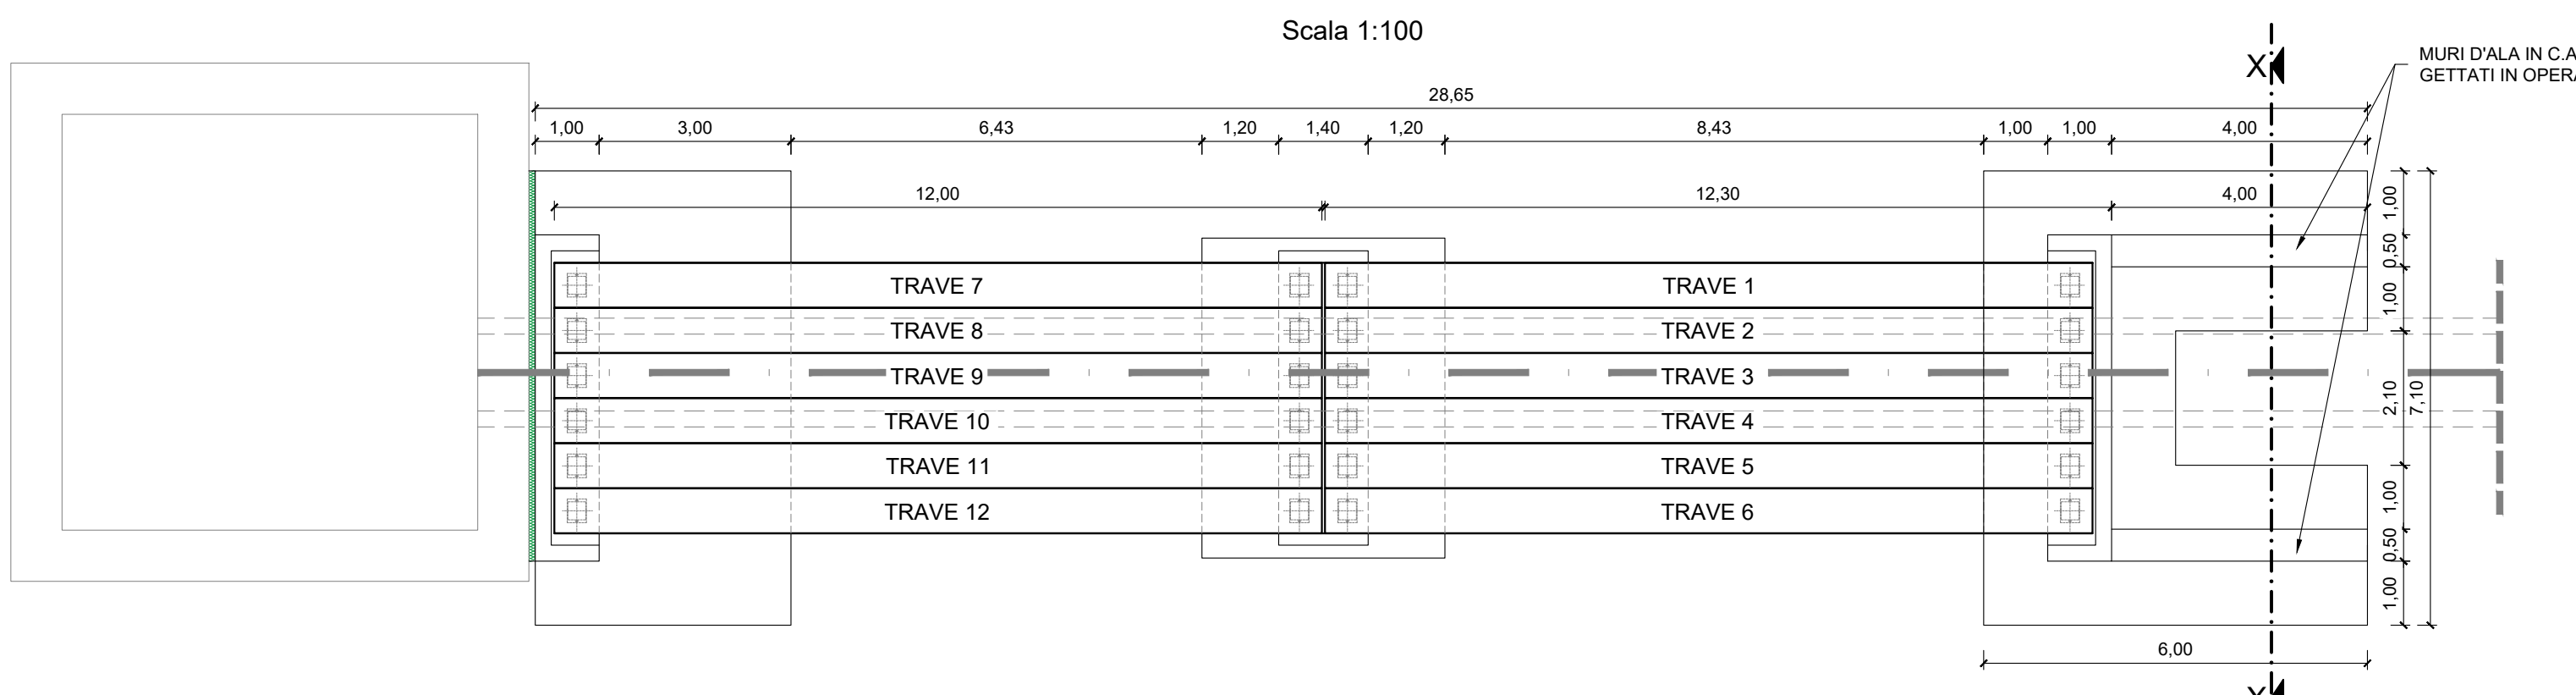
PONTE DI ACCESSO TORRE DI PRESA
SEZIONE LONGITUDINALE A-A IMPALCATO

Scala 1:100

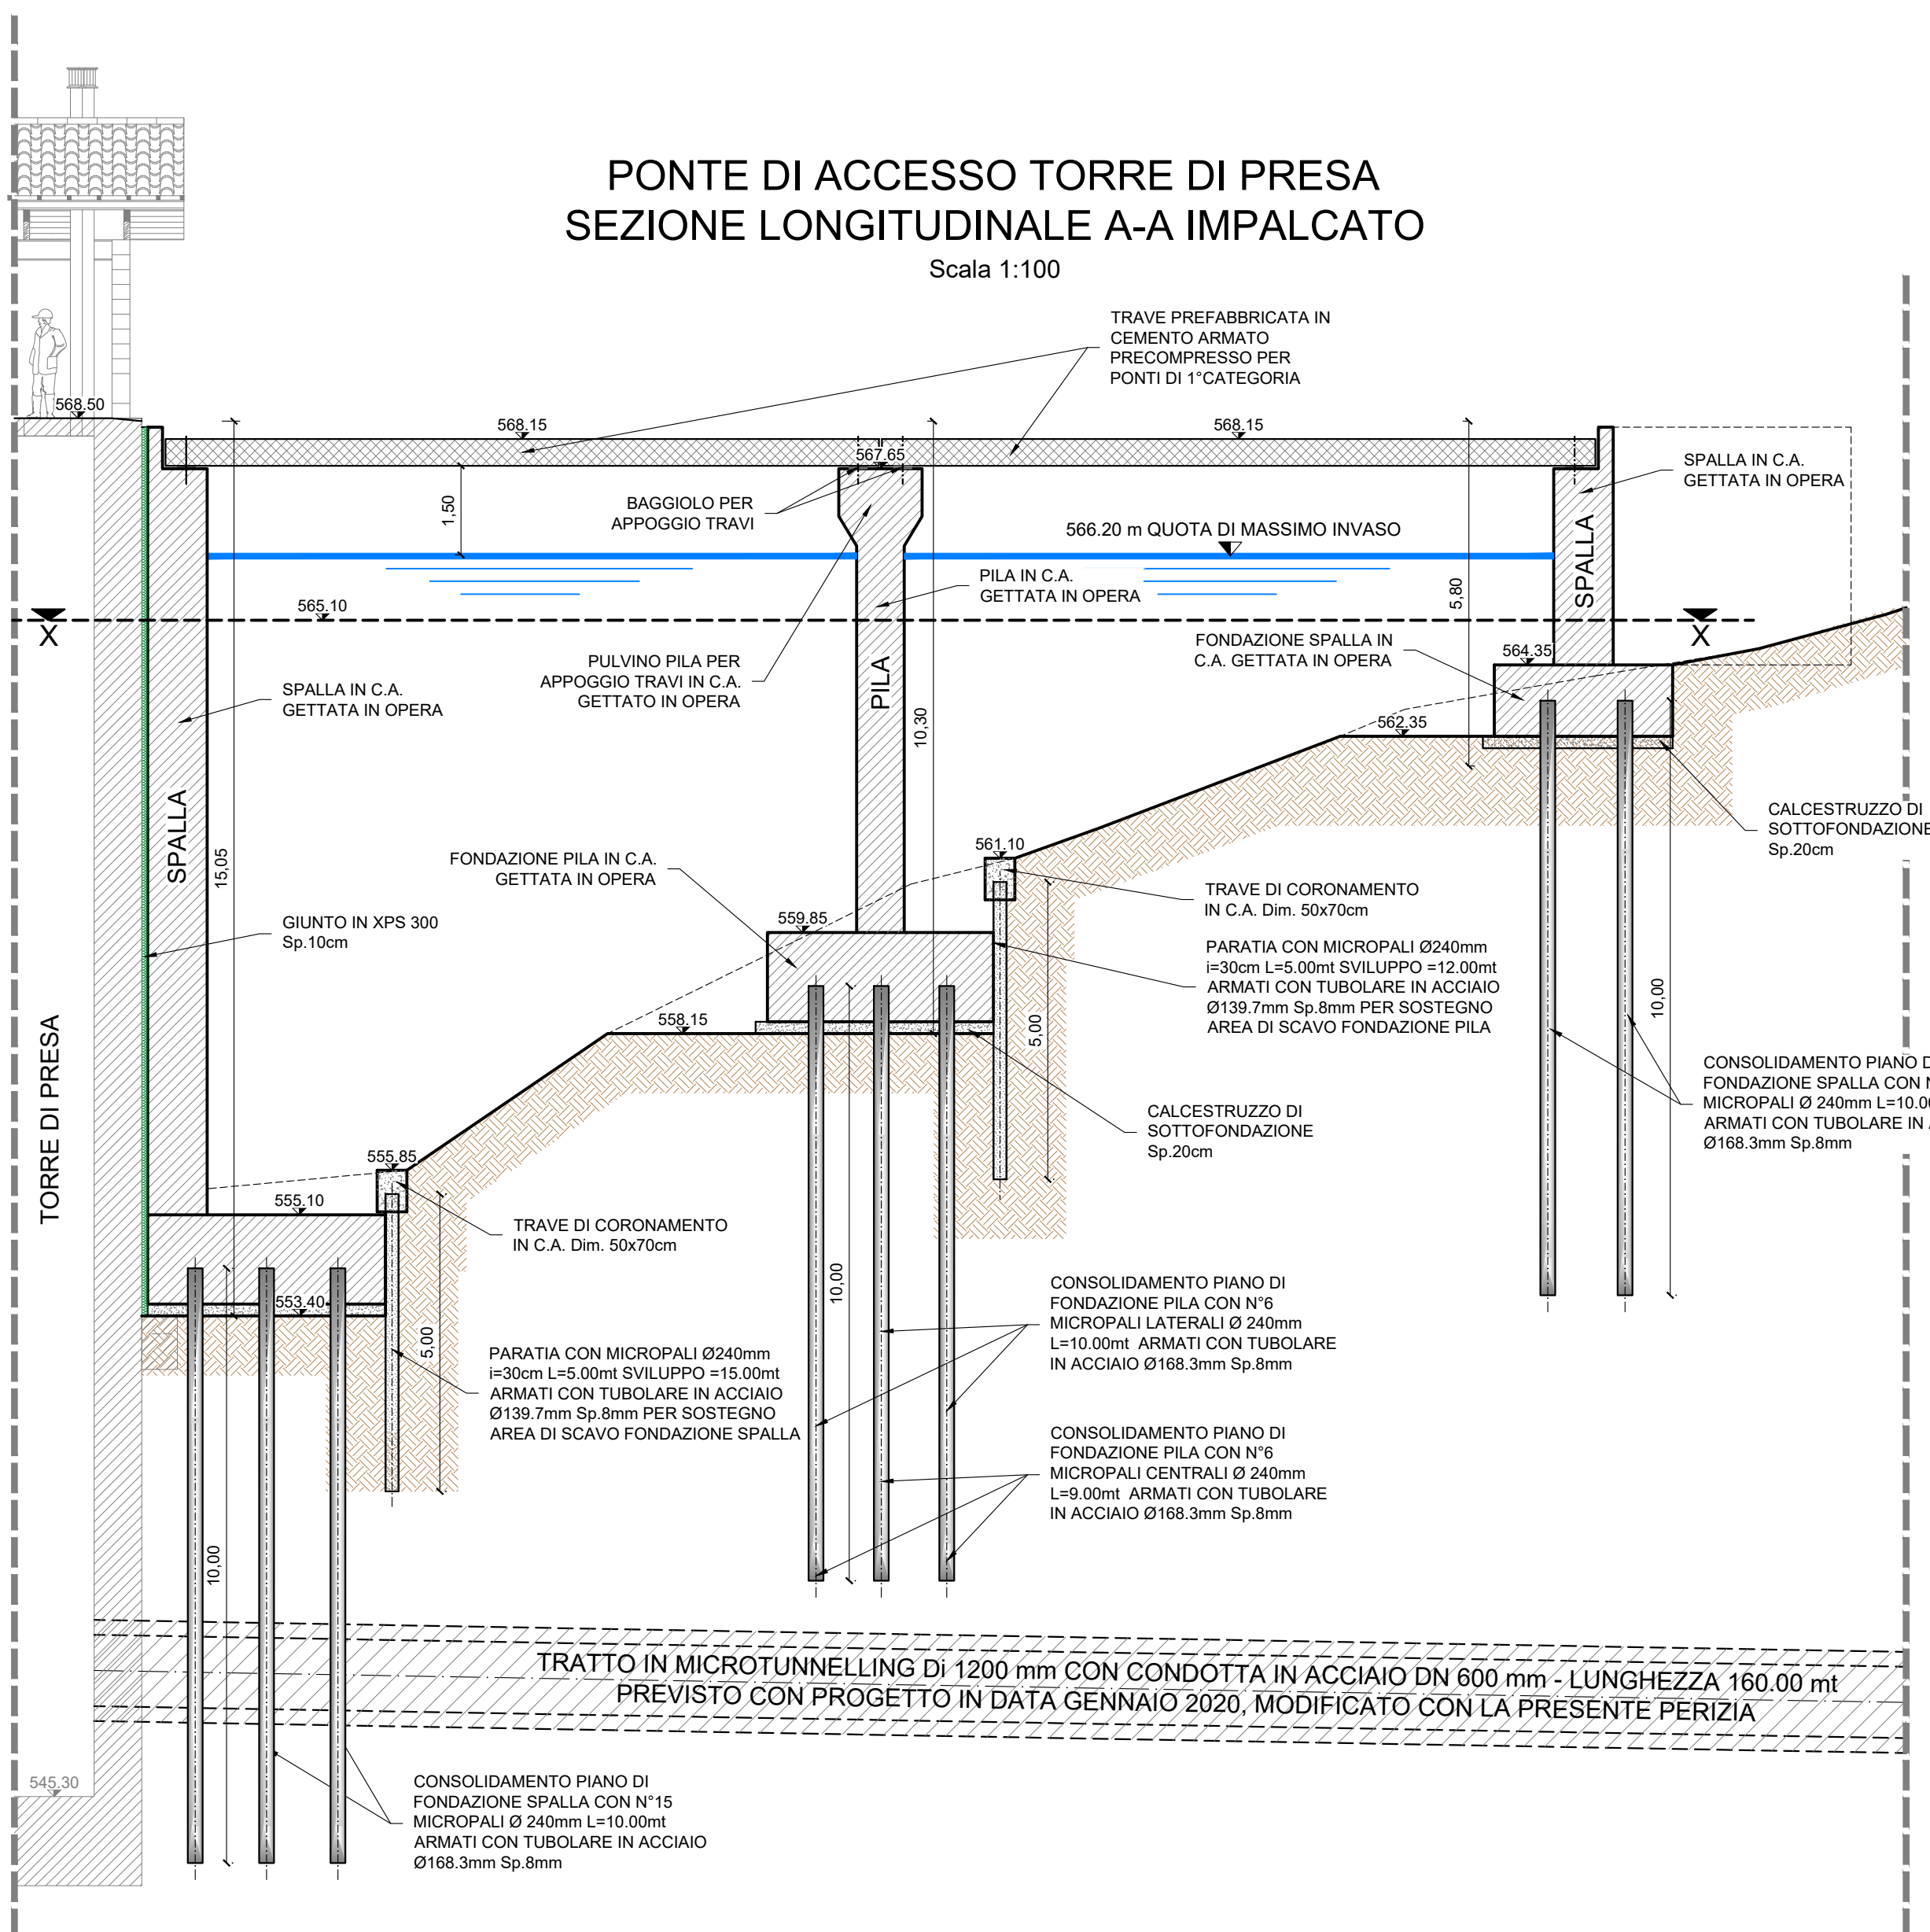


SPALLA LATO TORRE DI PRESA

Scala 1:100

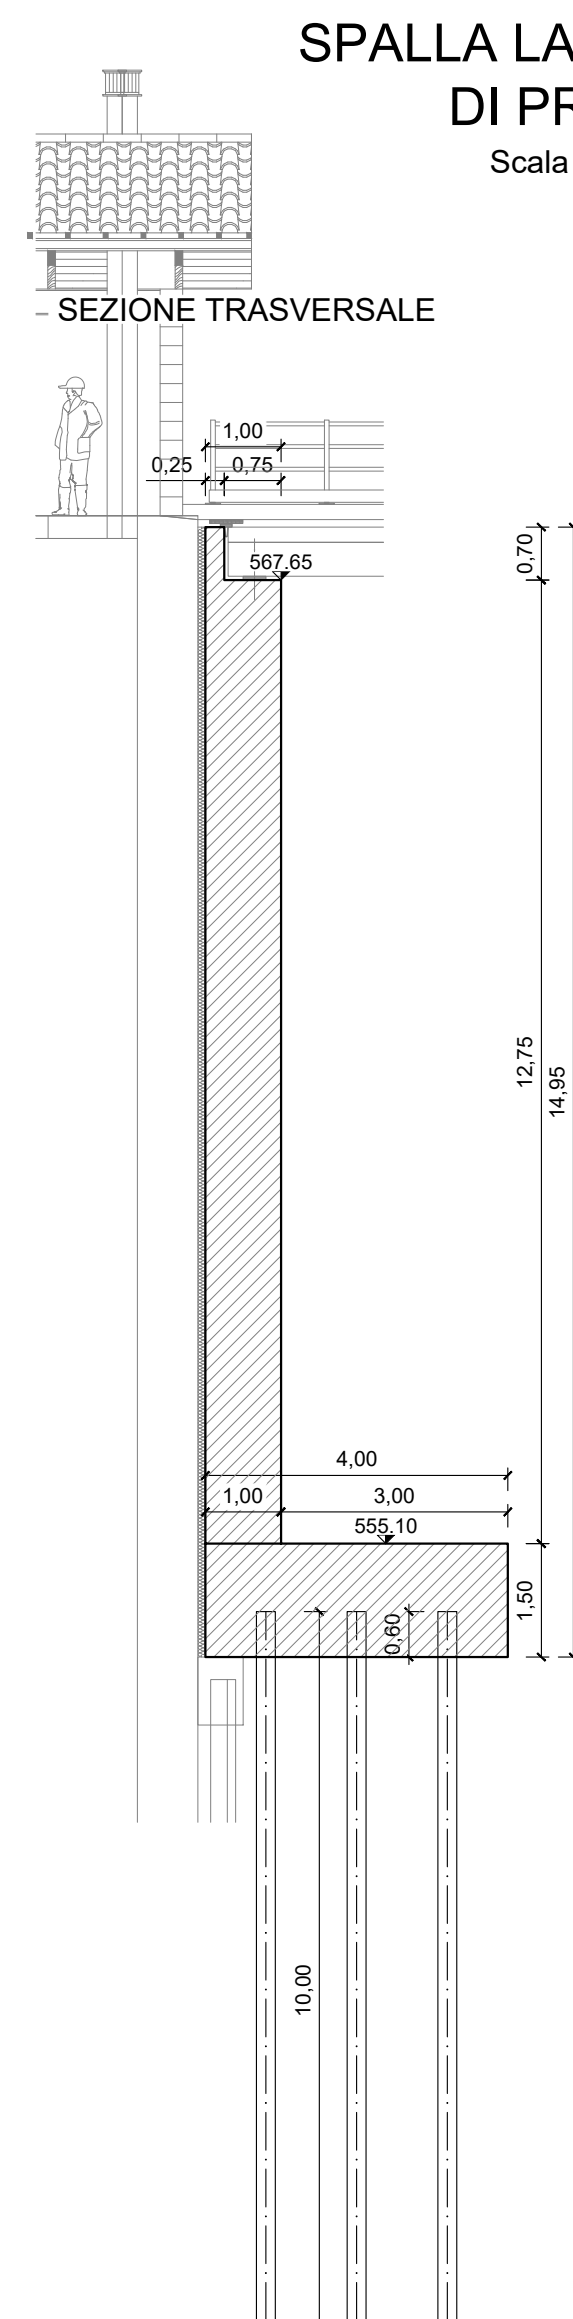


PILA CENTRALE

Scala 1:100

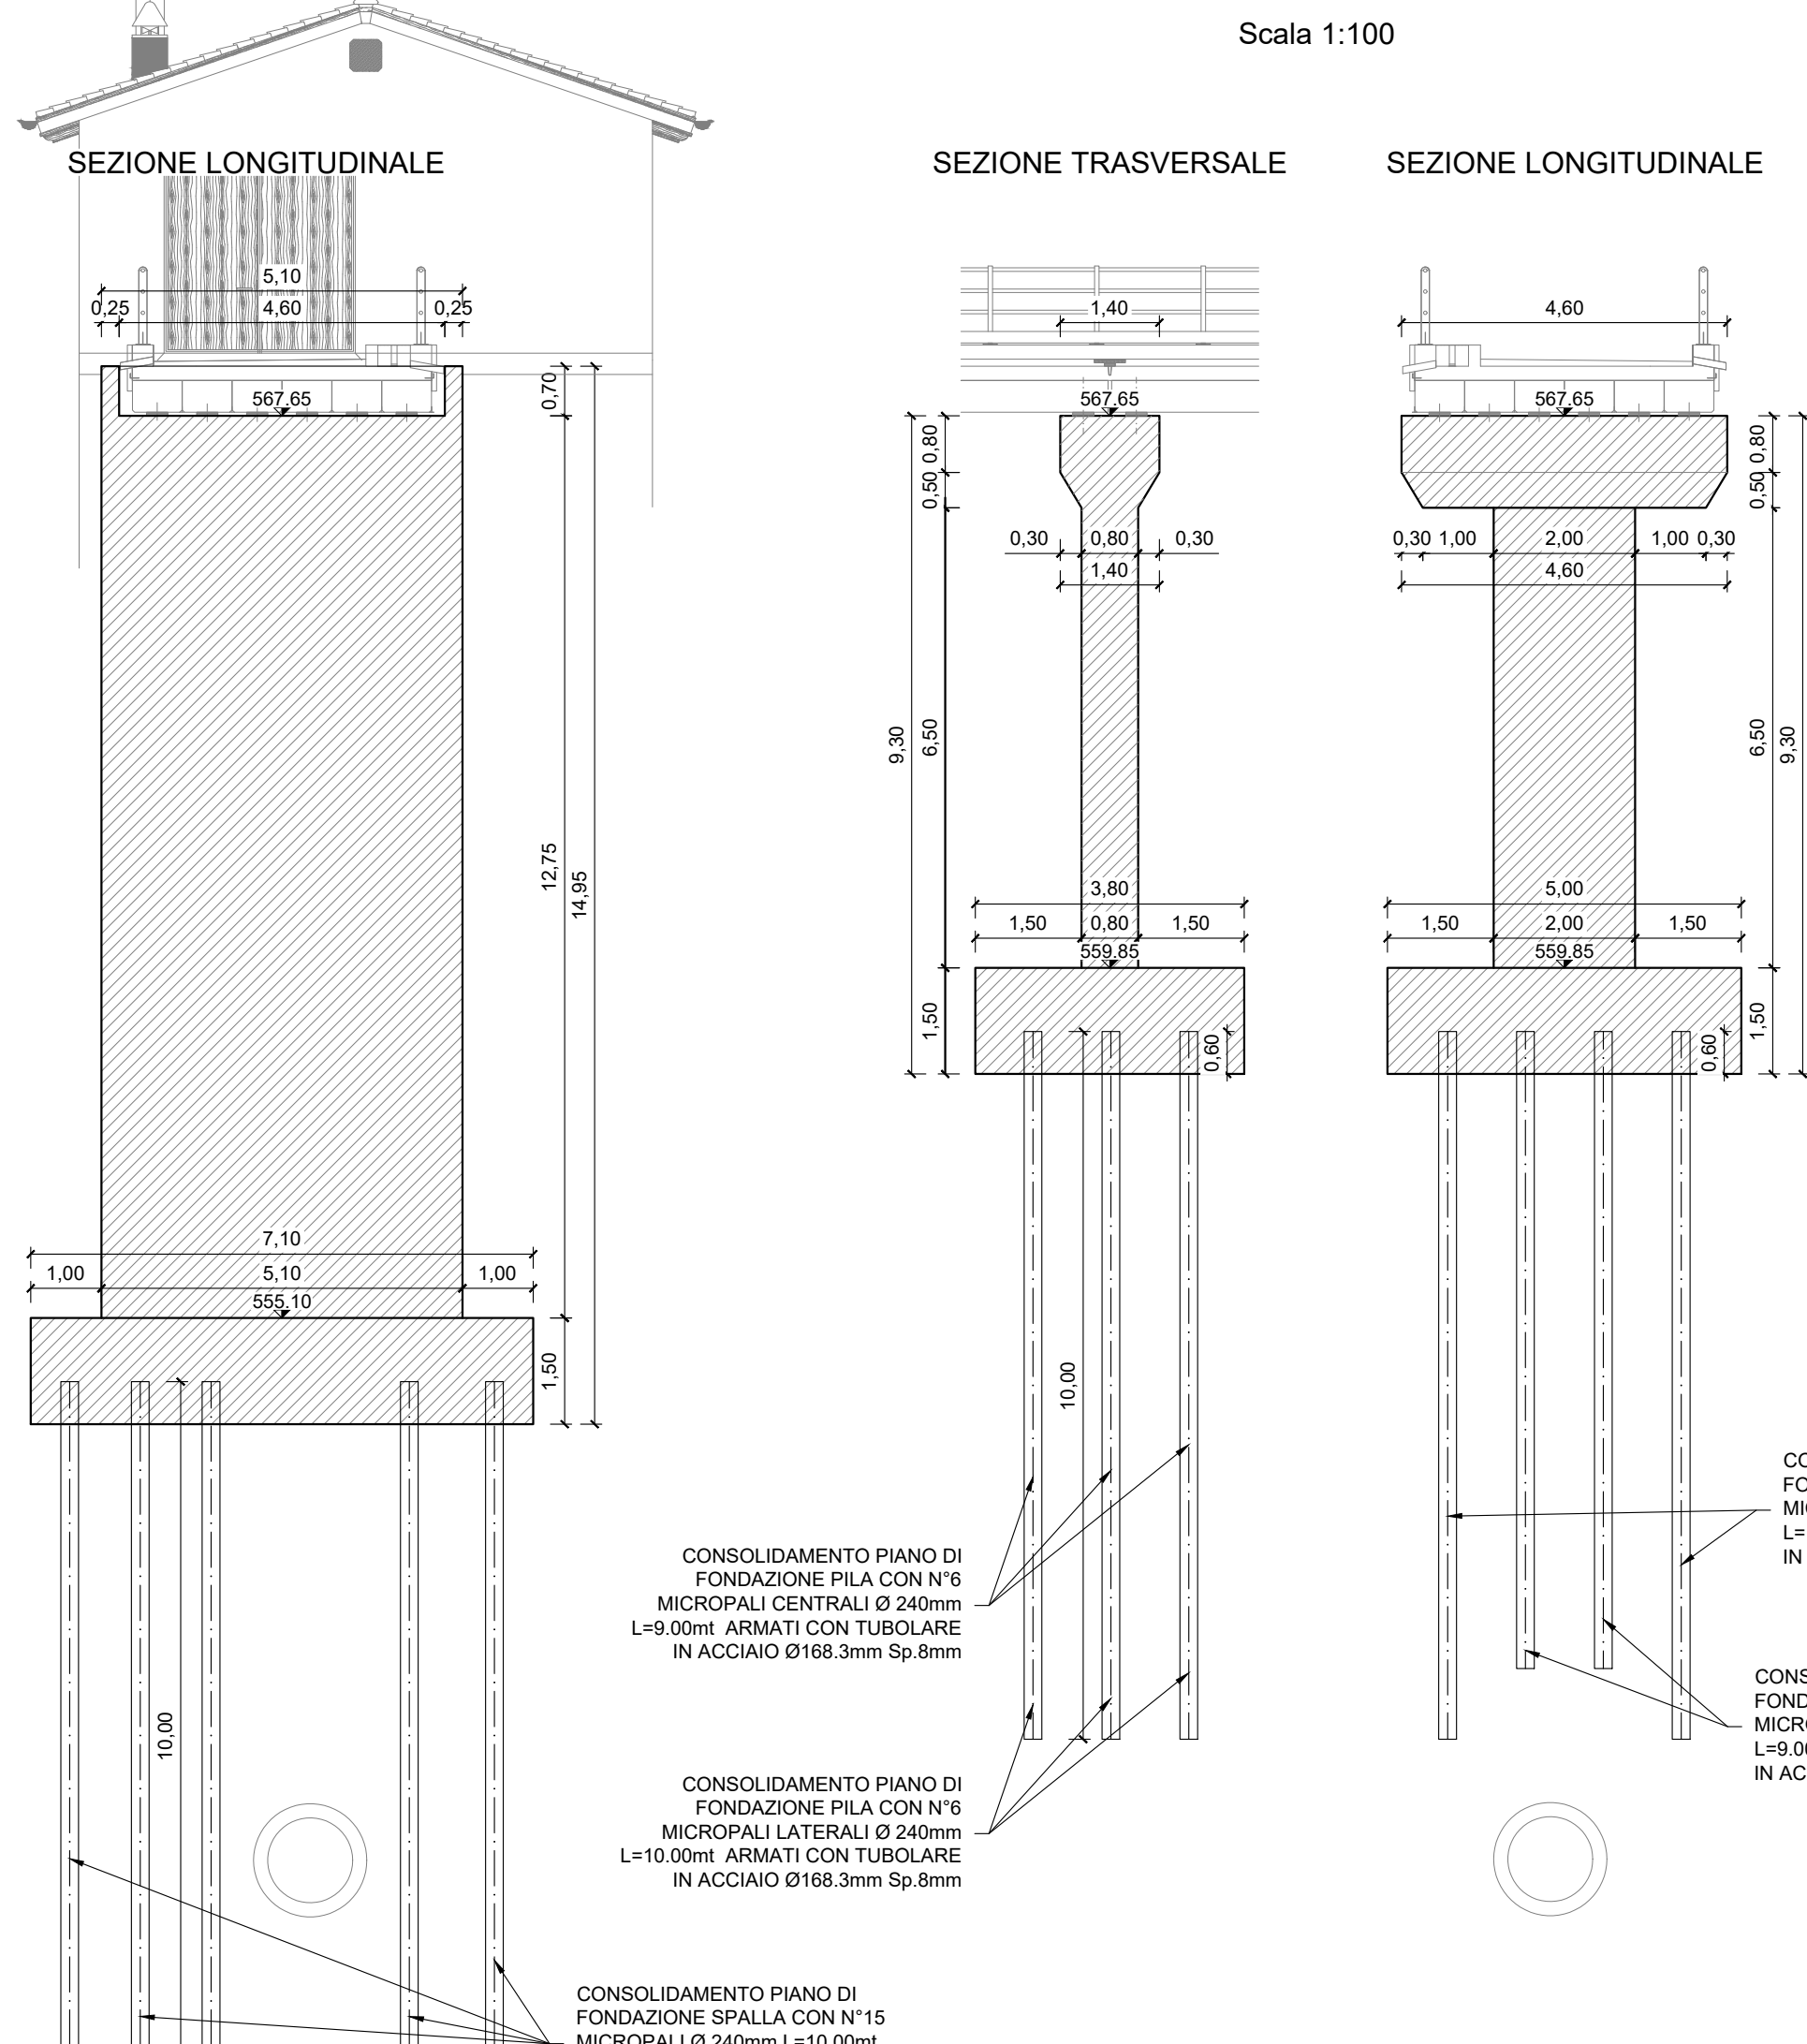

SPALLA LATO MONTE

Scala 1:100

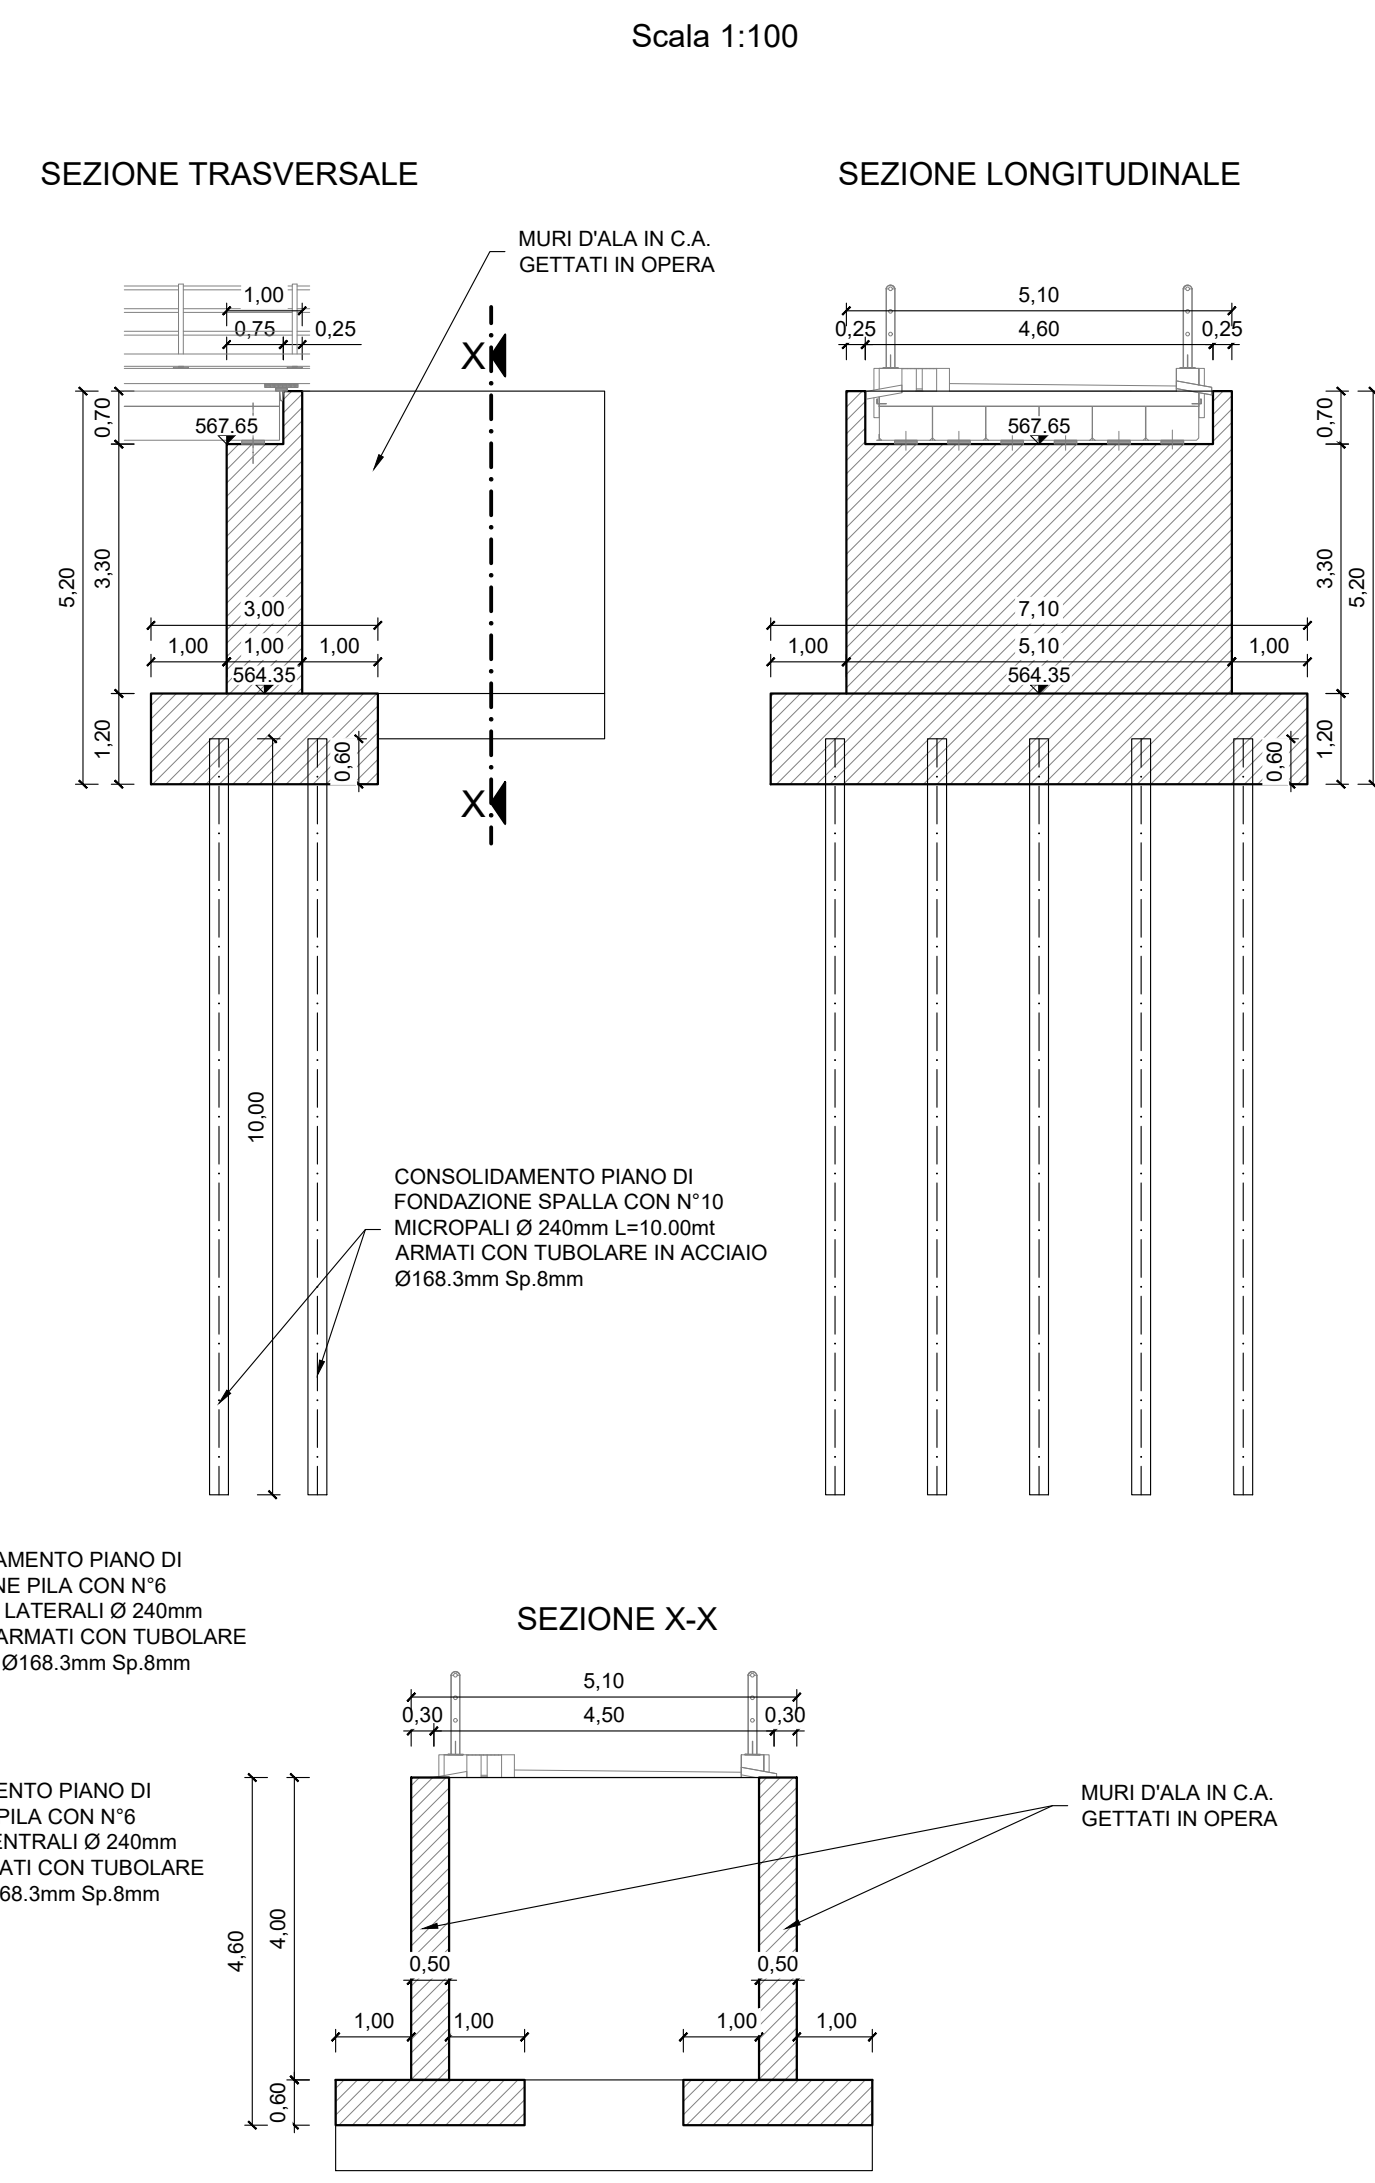

PRESCRIZIONI MATERIALI

CALCESTRUZZO (UNI EN 206-1 - UNI 11104):

PER PONTE DI COLLEGAMENTO

RESISTENZA CARATTERISTICA: Rck ≥ 40 N/mm² (C32/40)

CLASSE DI ESPOSIZIONE E DURABILITÀ: XC4+XF1

SLUMP: S4

MAX RAPPORTO A/C= 0.50

DIMENSIONE MAX INERTE: 25/28 mm

COPRIFERRO MINIMO NOMINALE FOND. ED ELEV.: 40/50 mm

COPRIFERRO MINIMO NOMINALE TRAVI E SOLETTE: 35/40 mm

ACCIAIO (D.M. 17.01.2018):

B450C AD ADERENZA MIGLIORATA, SALDABILE

CONTROLLATO IN STABILIMENTO

SOVRAPPOSIZIONI ARMATURE

Ø 8 E RETI ELETTROSALDATE: min 40 cm

Ø10, Ø 12 : min 70 cm

Ø 14, Ø 16, Ø 18 : min 100 cm

Ø 20, Ø 22, Ø 24 : min 150 cm

CONSORZIO BEALEROTTO MUSSI
DI MIGLIORAMENTO FONDARIO
associato al
CONSORZIO DI II° GRADO DEL PESIO

PIANO STRAORDINARIO DI INTERVENTI NEL SETTORE IDRICO

Legge n 205/2017 art. 1 comma 523

CODICE INTERVENTO: 526/4

CUP: D82B17000680001

INTERVENTI DI ADEGUAMENTO DELL'APPROVVIGIONAMENTO ED AMMODERNAMENTO
DEL SISTEMA D'IRRIGAZIONE DELLE AREE IRRIGUE SOTTESE ALL'INVASO PIANFEL
VOLT AL RISPARMIO DELLE RISORSE IDRICHE, NEI COMUNI DI PIANFEL E CHIUSA PESIO

L'UFFICIO TECNICO CONSORTILE:

CONSORZIO DEL PESIO

CONSORZIO DI MIGLIORAMENTO FONDARIO

CONSORZIO DI II° GRADO DEL PESIO

CONSORZIO DI ADEGUAMENTO DELL'APPROVVIGIONAMENTO ED AMMODERNAMENTO DEL SISTEMA D'IRRIGAZIONE DELLE AREE IRRIGUE SOTTESE ALL'INVASO PIANFEL VOLT AL RISPARMIO DELLE RISORSE IDRICHE, NEI COMUNI DI PIANFEL E CHIUSA PESIO

CONSORZIO DI ADEGUAMENTO DELL'APPROVVIGIONAMENTO ED AMMODERNAMENTO DEL SISTEMA D'IRRIGAZIONE DELLE AREE IRRIGUE SOTTESE ALL'INVASO PIANFEL VOLT AL RISPARMIO DELLE RISORSE IDRICHE, NEI COMUNI DI PIANFEL E CHIUSA PESIO

DIGA DI PIANFEL
(Arch. SND N. 906/229)

SND N. 906/229

SND N. 906/229

