



INVASO PIANFEI
 OPERE IN PROGETTO
 PLANIMETRIA SBARRAMENTO
 scala 1:250

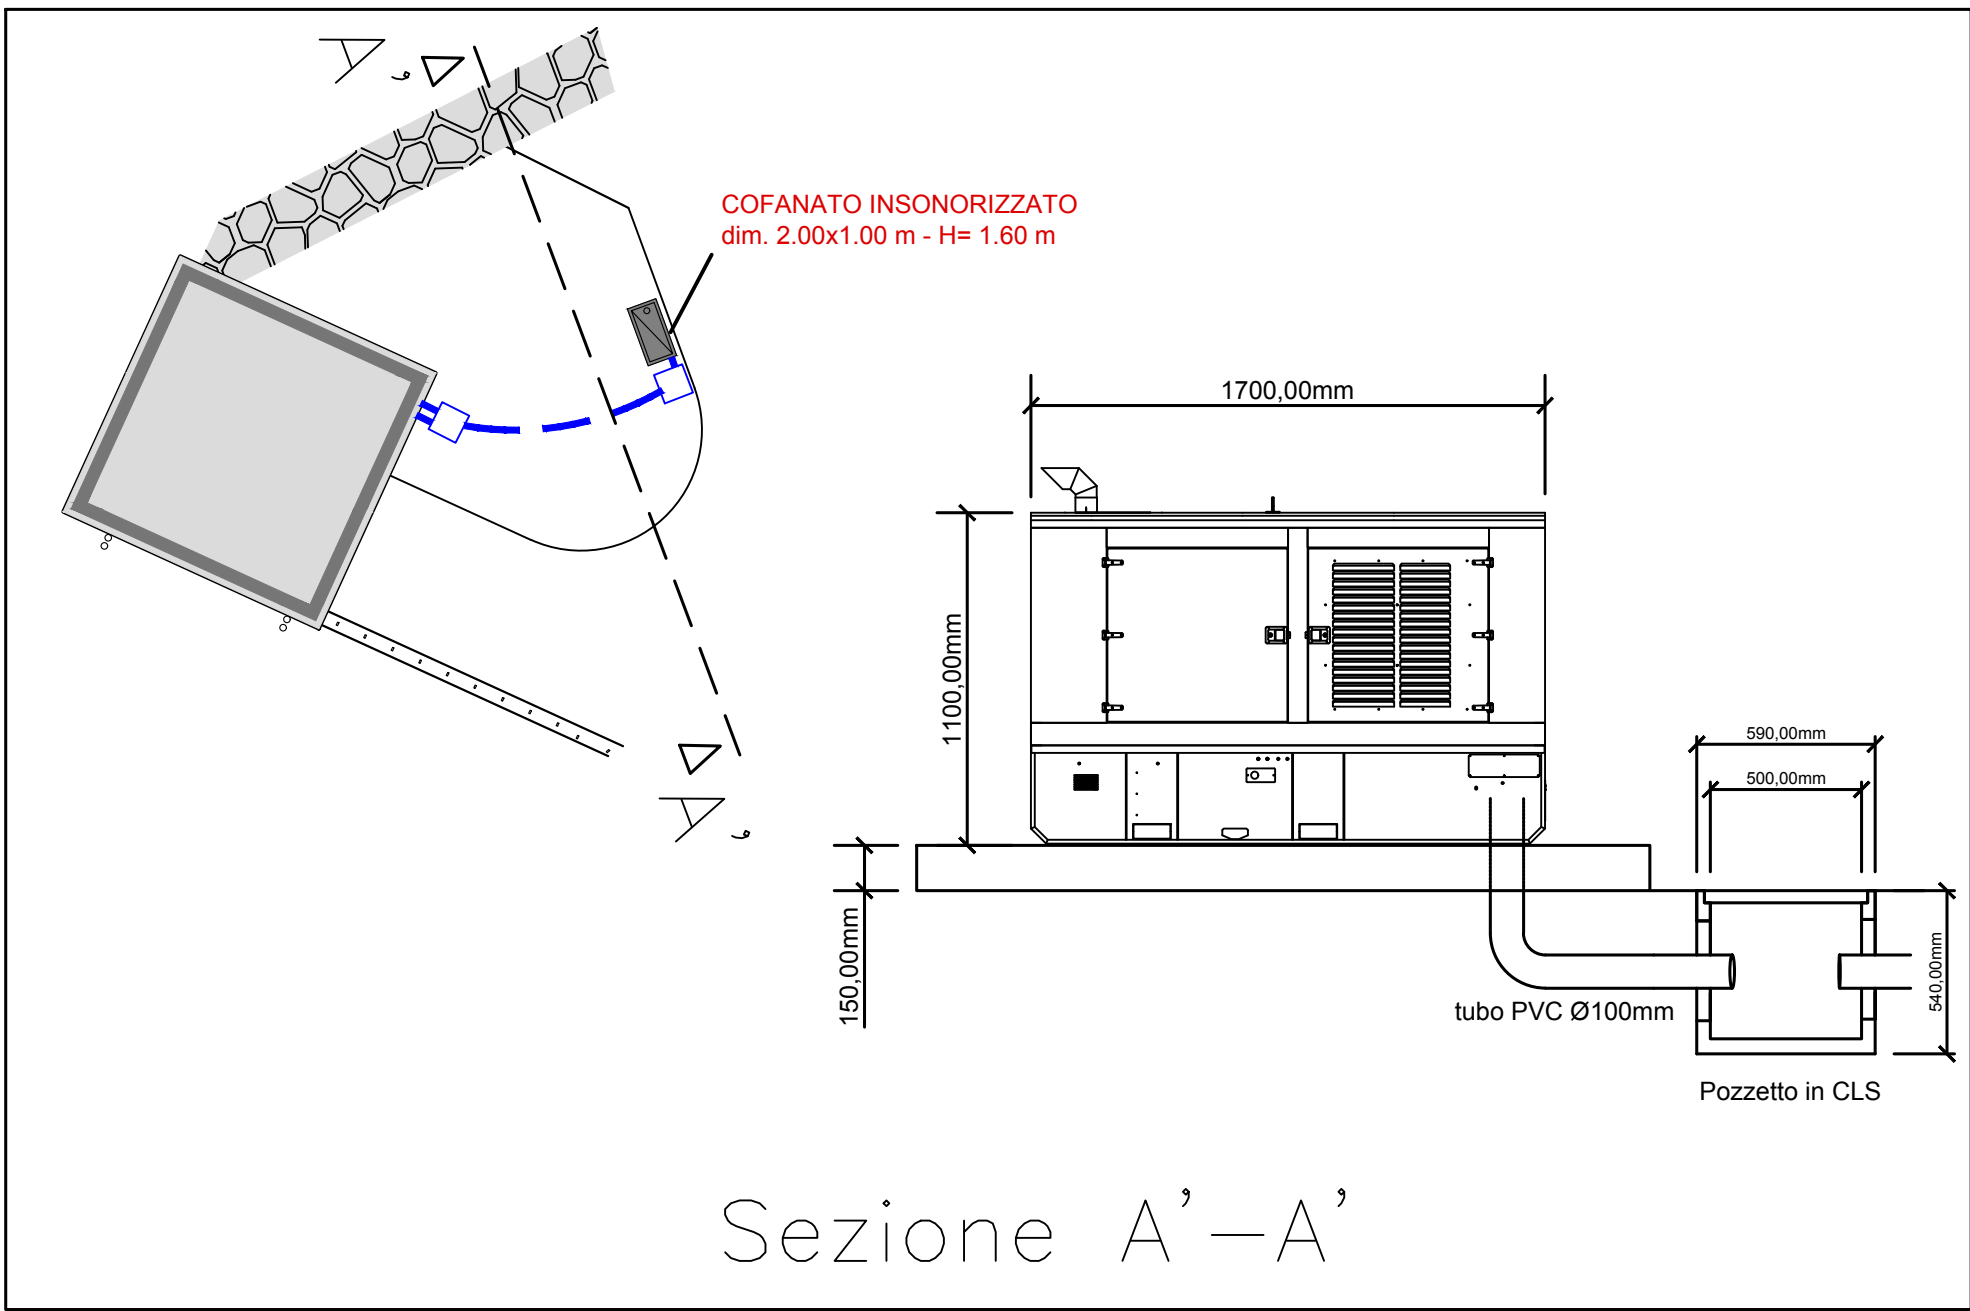

Ingresso linea ordinaria da QCO Polietilene a doppia parete Ø100mm FG16OR16 4(1x16)mmq
Uscita linee illuminazione esterna Polietilene a doppia parete Ø100mm FG16OR16 3(2x6)mmq

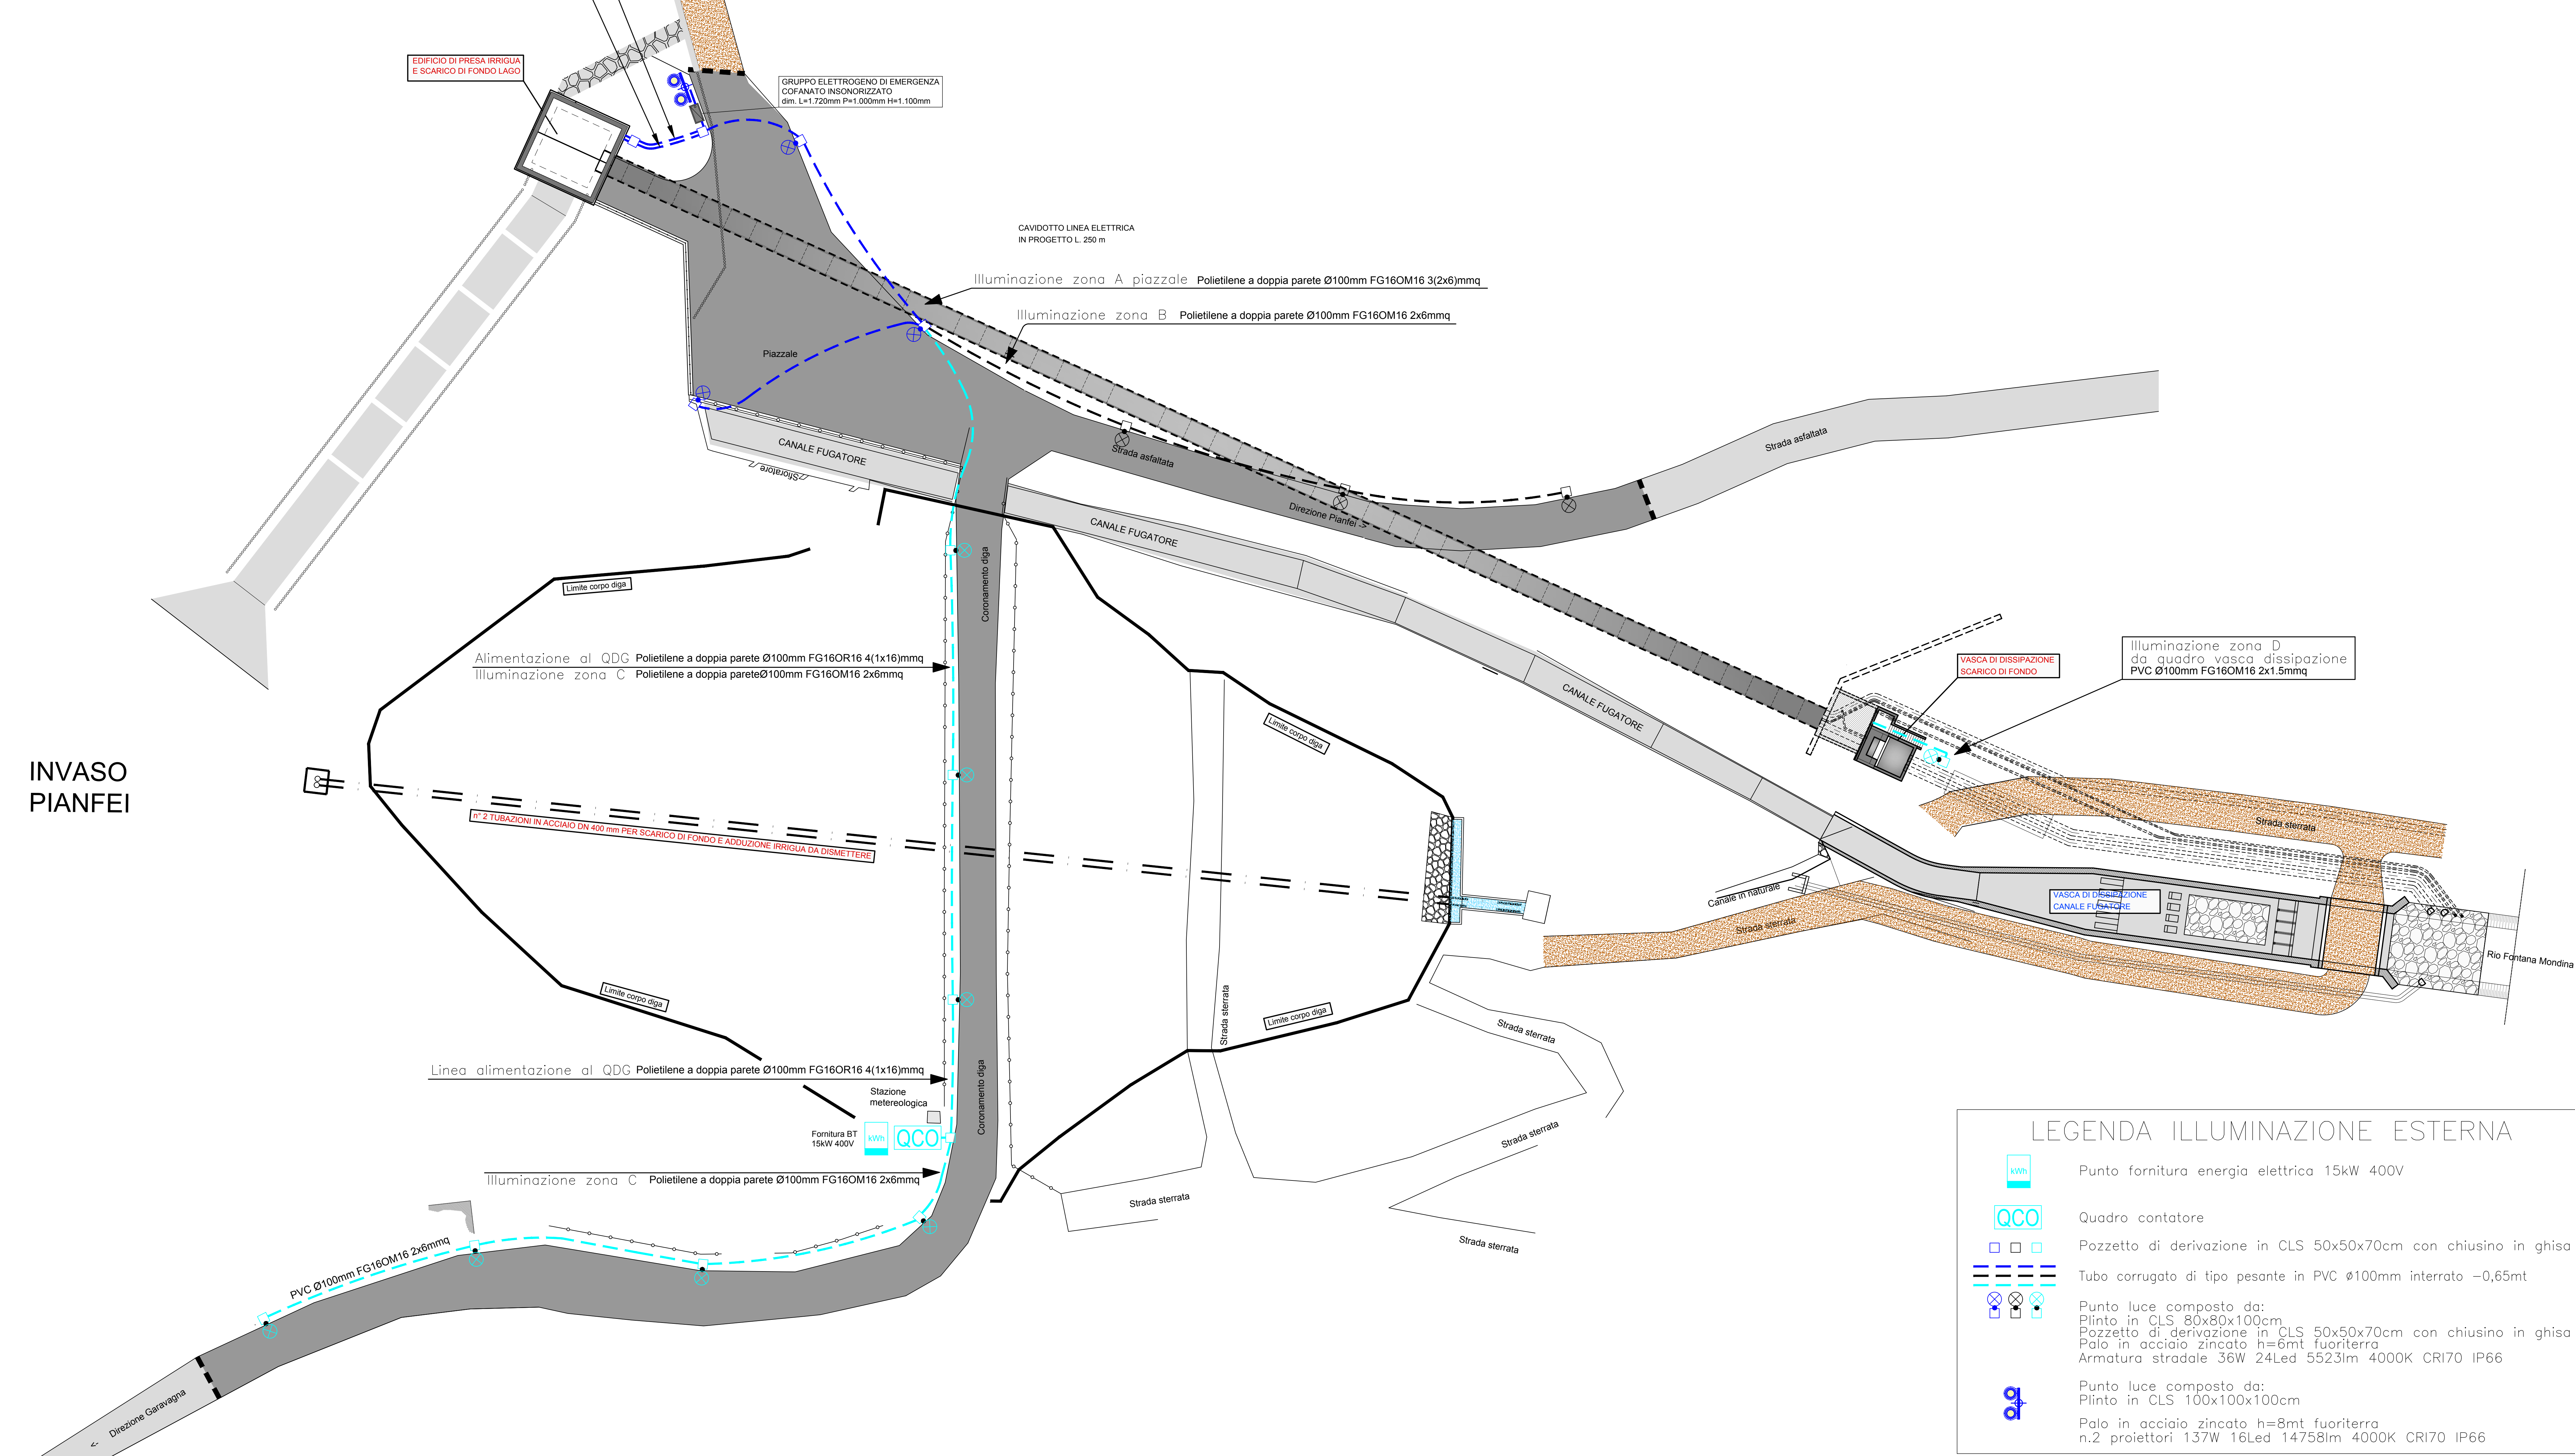

LEGENDA ILLUMINAZIONE ESTERNA

	Punto fornitura energia elettrica 15kW 400V
	Quadro contatore
	Pozzetto di derivazione in CLS 50x50x70cm con chiusino in ghisa
	Tubo corrugato di tipo pesante in PVC Ø100mm interrato -0,65mt
	Punto luce composto da: Plinto in CLS 80x80x100cm Pozzetto di derivazione in CLS 50x50x70cm con chiusino in ghisa Palo in acciaio zincato h=6mt fuoriterra Armatura stradale 36W 24LED 5523lm 4000K CRI70 IP66
	Punto luce composto da: Plinto in CLS 100x100x100cm Palo in acciaio zincato h=8mt fuoriterra n.2 proiettori 137W 16LED 14758lm 4000K CRI70 IP66

CONSORZIO BEALEROTTO MUSSI DI MIGLIORAMENTO FONDARIO associato al CONSORZIO DI 1° GRADO DEL PESIO											
PIANO STRAORDINARIO DI INTERVENTI NEL SETTORE IDRICO Legge n.205/2017 art. 1 comma 523											
CODICE INTERVENTO: 5264					CUP: D82B17000680001						
INTERVENTI DI ADEGUAMENTO DELL'APPROVVIGIONAMENTO ED AMMODERNAMENTO DEL SISTEMA IDRICAZIONE DELLE AREE IRGIC E SOTTESSE ALL'INVASO PRANFELI. VOLTILTA' RISPARMIO DELLE RISORSE IDRICHE. NEI COMUNI DI PRANFELI E CHIUSA PESIO											
LUFFICO TECNICO CONSIGLIERE:  CONSIGLIERE RESPONSABILE Consorzio di 1° grado CONSIGLIERE CAPOFILA Consorzio di 1° grado				DIGA DI PRANFELI (Arch. SNO N. 906229)				DATA GENNAIO 2020			
				SERIE:				AGGIORNAMENTO			
				ELABORATI GRAFICI							
ASSOCIAZIONE IRRIGAZIONE BT 5258  CONSIGLIO DI AMMINISTRAZIONE DELLA BANCA DI BELLE E STROZZESE Consorzio di 1° grado Consorzio di 1° grado				ELABORATO:				ELABORATO N°			
				IMPIANTO ELETTRICO				1E			
SOCIETA' DI INGEGNERIA Consorzio di 1° grado Consorzio di 1° grado				IMPIANTO DI ILLUMINAZIONE ESTERNA DISTRIBUZIONE BT							
(Ing. Massimo DI CASTELLI)								SCALA DISEGNO VARIE			
ATTIVITA' SPECIALIZZATE: 				PROGETTO ESECUTIVO							
IL RESPONSABILE DEL PROCEDIMENTO DELLA FASE PROGETTUALE:				MODIFICHE AGGIORNAMENTI		AGGIORNAMENTO N. DATA		DISEGNATORE		CONTROLLATO	
(Ing. Massimo DI CASTELLI)				CONTROLLO		FIRMA		DISEGNATORE		APPROVAZIONE	