

INVASO PIANFEI
OPERE IN PROGETTO
PLANIMETRIA SBARRAMENTO
scala 1:250

Armadio Rack contente:
Switch PoE 24 porte gestito
NVR IP completo di HD 2TB
Monitor 24"
PC
UPS 1,5kVA
Sarà possibilmente collegato ad opposto ruoter con modem ADSL

Telecamera mini Dome IP obiettivo 2.8-12mm 3Mpixel 12Vdc

Telecamera ingresso edificio
Installata su palo illuminazione

Rete 220V c.a.

Cavo Ethernet Cat.6 schermato per esterno

NVR

Switch PoE 24 porte

UPS 1,5kVA

Iniettore PoE

INVASO PIANFEI

Telecamera vasca dissipazione
Installata su palo illuminazione


VASCA DI DISSIPAZIONE
SCARICO DI FONDO

VASCA DI DISSIPAZIONE
CANALE FUGATORE

LEGENDA DISTRIBUZIONE IMPIANTI

- Pozzetto di derivazione
- Tubo polietilene a doppia parete ø110mm (esterno) interrato

Particolare armadio Rack

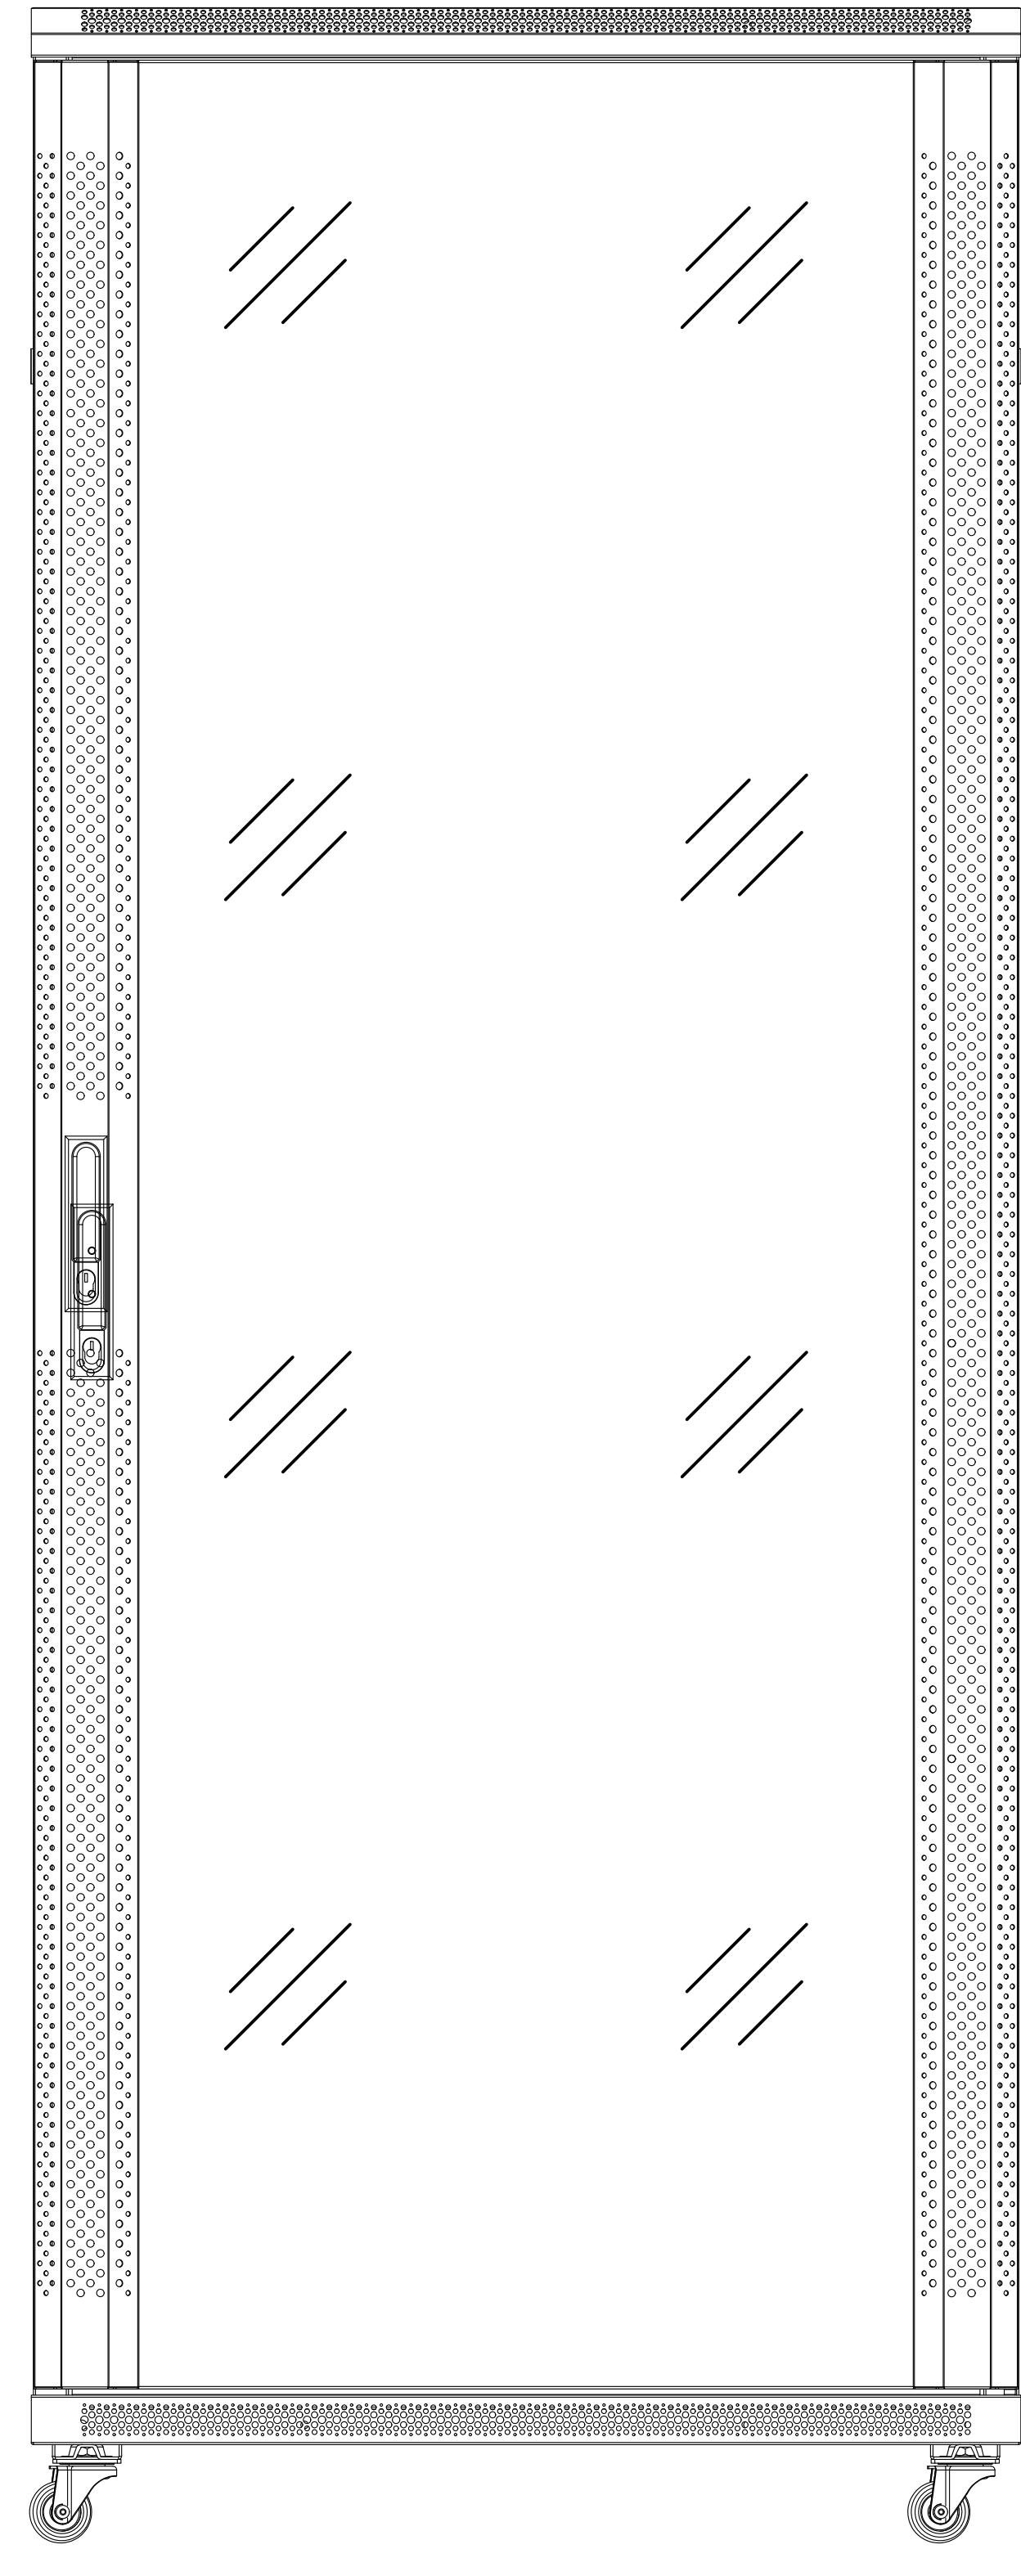

CONSORZIO BEALEROTTO MUSSI DI MIGLIORAMENTO FONDARIO associato al CONSORZIO DI II° GRADO DEL PESIO			
PIANO STRAORDINARIO DI INTERVENTI NEL SETTORE IDRICO Legge n.205/2017 art. 1 comma 523			
CODICE INTERVENTO: 526/4		CUP: D82B17000680001	
INTERVENTI DI ADEGUAMENTO DELL'APPROVVIGIONAMENTO ED AMMODERNAMENTO DEL SISTEMA D'IRRIGAZIONE DELLE AREE IRRIGUE SOTTESE ALL'INVASO PIANFEI, VOLTI AL RISPARMIO DELLE RISORSE IDRICHE, NEI COMUNI DI PIANFEI E CHIUSA PESIO			
L'UFFICIO TECNICO CONSORTILE: CONSORZIO DEL PESIO Consorzio di irrigazione di II° grado Cassa di Risparmio di Chiasso 19 Via Garibaldi 10 - 20121 Milano Tel. 02/5810001 - Fax 02/5810002 E-mail: info@consorzio-del-pesio.it	DIGA DI PIANFEI (Arch. SNO N. 906/229)	DATA GENNAIO 2020	
CONSORZIO SERVIZI COMPENSATIVI VALLI ELLERO: CONSORZIO DI PIANFEI DI II° GRADO Consorzio di irrigazione di II° grado Via Garibaldi 10 - 20121 Milano Tel. 02/5810001 - Fax 02/5810002 E-mail: info@consorzio-pianfei.it	SERIE: ELABORATI GRAFICI	AGGIORNAMENTO	
ASSOCIAZIONE IRRIGAZIONE EST ESEA: CONSORZIO DI PIANFEI DI II° GRADO Via Garibaldi 10 - 20121 Milano Tel. 02/5810001 - Fax 02/5810002 E-mail: info@consorzio-pianfei.it	ELABORATO: IMPIANTO ELETTRICO IMPIANTO DI VIDEOSORVEGLIANZA	ELABORATO N° 6E	SCALA DISEGNO
SOCIETÀ DI INGEGNERIA Società di Ingegneria Via Garibaldi 10 - 20121 Milano Tel. 02/5810001 - Fax 02/5810002 E-mail: info@consorzio-pianfei.it	PROGETTO ESECUTIVO	PRATICA N. 10495E ARCH. N. FILE: 10495E-06E	
IL RESPONSABILE DEL PROCEDIMENTO DELLA FASE PROGETTUALE: Ing. Massimo DEL GARDINO	MODIFICHE AGGIORNAMENTI	ACQUINISTO N° DATA	
	CONTROLLO	FIRMA	DISEGNATORE M.E.
			CONTROLLO M.P.
			APPROVAZIONE D.C.